


RZUT PIWNIC

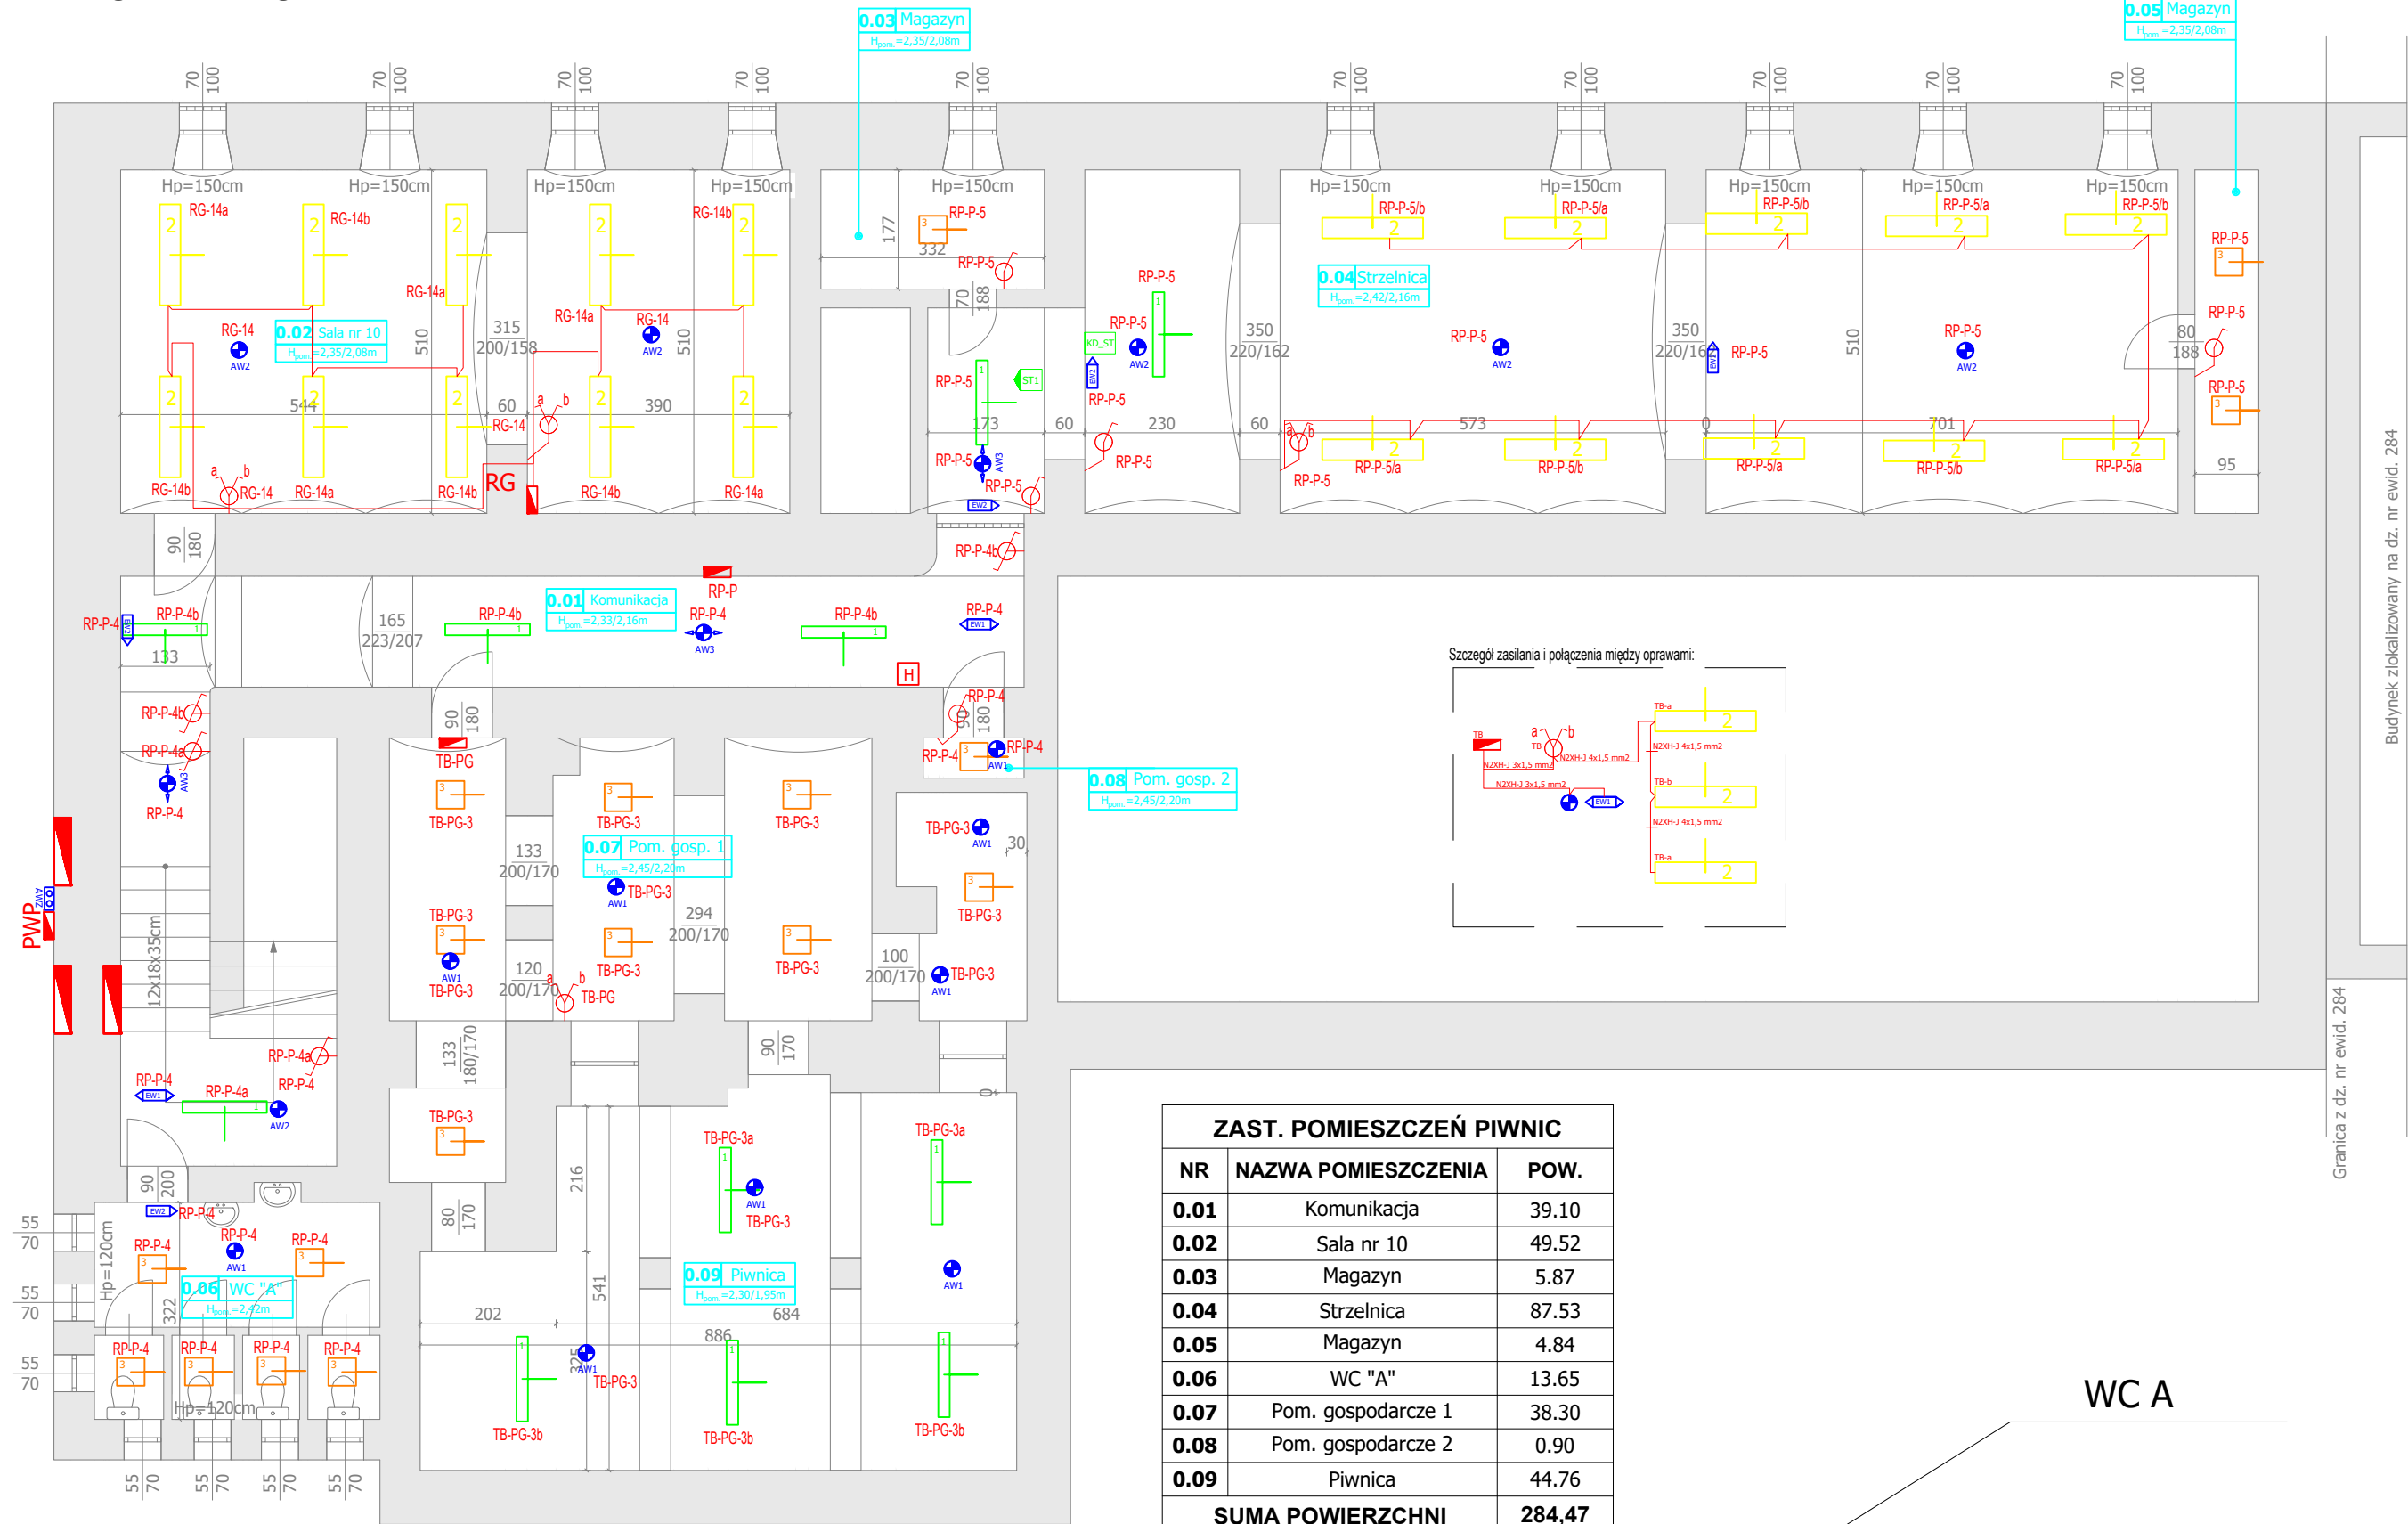

ZAST. POMIESZCZEŃ PIWNIC		
NR	NAZWA POMIESZCZENIA	POW.
0.01	Komunikacja	39.10
0.02	Sala nr 10	49.52
0.03	Magazyn	5.87
0.04	Strzelnica	87.53
0.05	Magazyn	4.84
0.06	WC "A"	13.65
0.07	Pom. gospodarcze 1	38.30
0.08	Pom. gospodarcze 2	0.90
0.09	Piwnica	44.76
SUMA POWIERZCHNI		284,47

RZUT PIWNIC

WC A

LEGENDA

	Oprawa LED 1255x170x60, 4200lm, moc 29W, Ra>80, 4000K
	Oprawa LED 1500x306x47, 5450lm, moc 43W, Ra>80, 4000K, UGR<19
	Oprawa LED z wbudowanym mikrofalowym czujnikiem ruchu, 1950lm, moc 21W, Ra>80, 4000K
	Oprawa awaryjna-ewakuacyjna dwustronna z piktogramem z autotestem, moc 1W, czas pracy awaryjnej 60 minut, typ pracy – jasny
	Oprawa awaryjna-ewakuacyjna jednostronna z piktogramem z autotestem, moc 1W, czas pracy awaryjnej 60 minut, typ pracy – jasny
	Oprawa awaryjna okrągła o symetrycznym rozsyłe światła na dużych powierzchniach, moc 1W z autotestem, czas pracy awaryjnej 60 minut, typ pracy-ciemny, barwa światła-zimna
	Oprawa awaryjna okrągła o symetrycznym rozsyłe światła na dużych powierzchniach, moc 2W z autotestem, czas pracy awaryjnej 60 minut, typ pracy-ciemny, barwa światła-zimna
	Oprawa awaryjna okrągła o korytarzowym rozsyłe światła, moc 3W z autotestem, czas pracy awaryjnej 60 minut, typ pracy-ciemny, barwa światła-zimna
	Oprawa awaryjna okrągła o symetrycznym rozsyłe światła, moc 3W z autotestem, czas pracy awaryjnej 60 minut, typ pracy-ciemny, barwa światła-zimna
	Oprawa awaryjna o rozszerzonym zakresie temperatury otoczeniaz autotestem, moc 1W z autotestem, czas pracy awaryjnej 60 minut, typ pracy-jasny przelączny
	Projektowane natynkowe w salach lekcyjnych i pomieszczeniach biurowych. Przykładowe oznaczenie: TB-tablica bezpiecznikowa, S12-sala nr 12
	Projektowane rozdzielnice podtynkowe piętrowe. Przykładowe oznaczenie: RP2-rozdzielnica piętrowa, piętro 2
	Skrzynka z elementem wykonawczym przeciwpożarowego wyłącznika prądu
	Rozdzielnica główna
	Element uruchamiający (przycisk) przeciwpożarowego wyłącznika prądu z podwójną sygnaliacją LED
	Przykładowe oznaczenie zasilania oprawy: Tablica bezpiecznikowa w sali nr 1, obwód 7, zapolana z łącznika świecznikowego-klawisz "a"
	Łącznik podtynkowy różne typy: świecznikowy, jednobiegunowy, schodowy, krzyżowy
	Hydrant
	Gaśnica

www.elektroinż.pl
tel: 512 446 972
e-mail: t.dabrowski@elektroinż.pl

ELEKTROINŻ
TOMASZ DĄBROWSKI

INWESTYCJA "MODERNIZACJA INSTALACJI ELEKTRYCZNEJ W BUDYNKU A - ZSP nr 1" W TOMASZOWIE MAZOWIECKIM

ADRES UL. ŚW. ANTONIEGO 29, 97-200 TOMASZÓW MAZOWIECKI
dz. nr ewid. 279/1, OBREB 12

INWESTOR "POWIAT TOMASZOWSKI
97-200 TOMASZÓW MAZOWIECKI, UL. ŚW. ANTONIEGO 41

RYSUNEK RZUT PIWNIC - INSTALACJE OŚWIETLENIA PODSTAWOWEGO I AWARYJNEGO

PROJEKTANT mgr inż. Tomasz DĄBROWSKI
Elektryka

Podpis:

PROJEKTANT mgr inż. Andrzej PRZYBYŁ
SPRAWDZAJĄCY Elektryka

Podpis:

BRANŻA
ELEKTRYCZNA

SKALA
1:100

DATA
09.2024

NR
E.5