



RZUT PARTERU

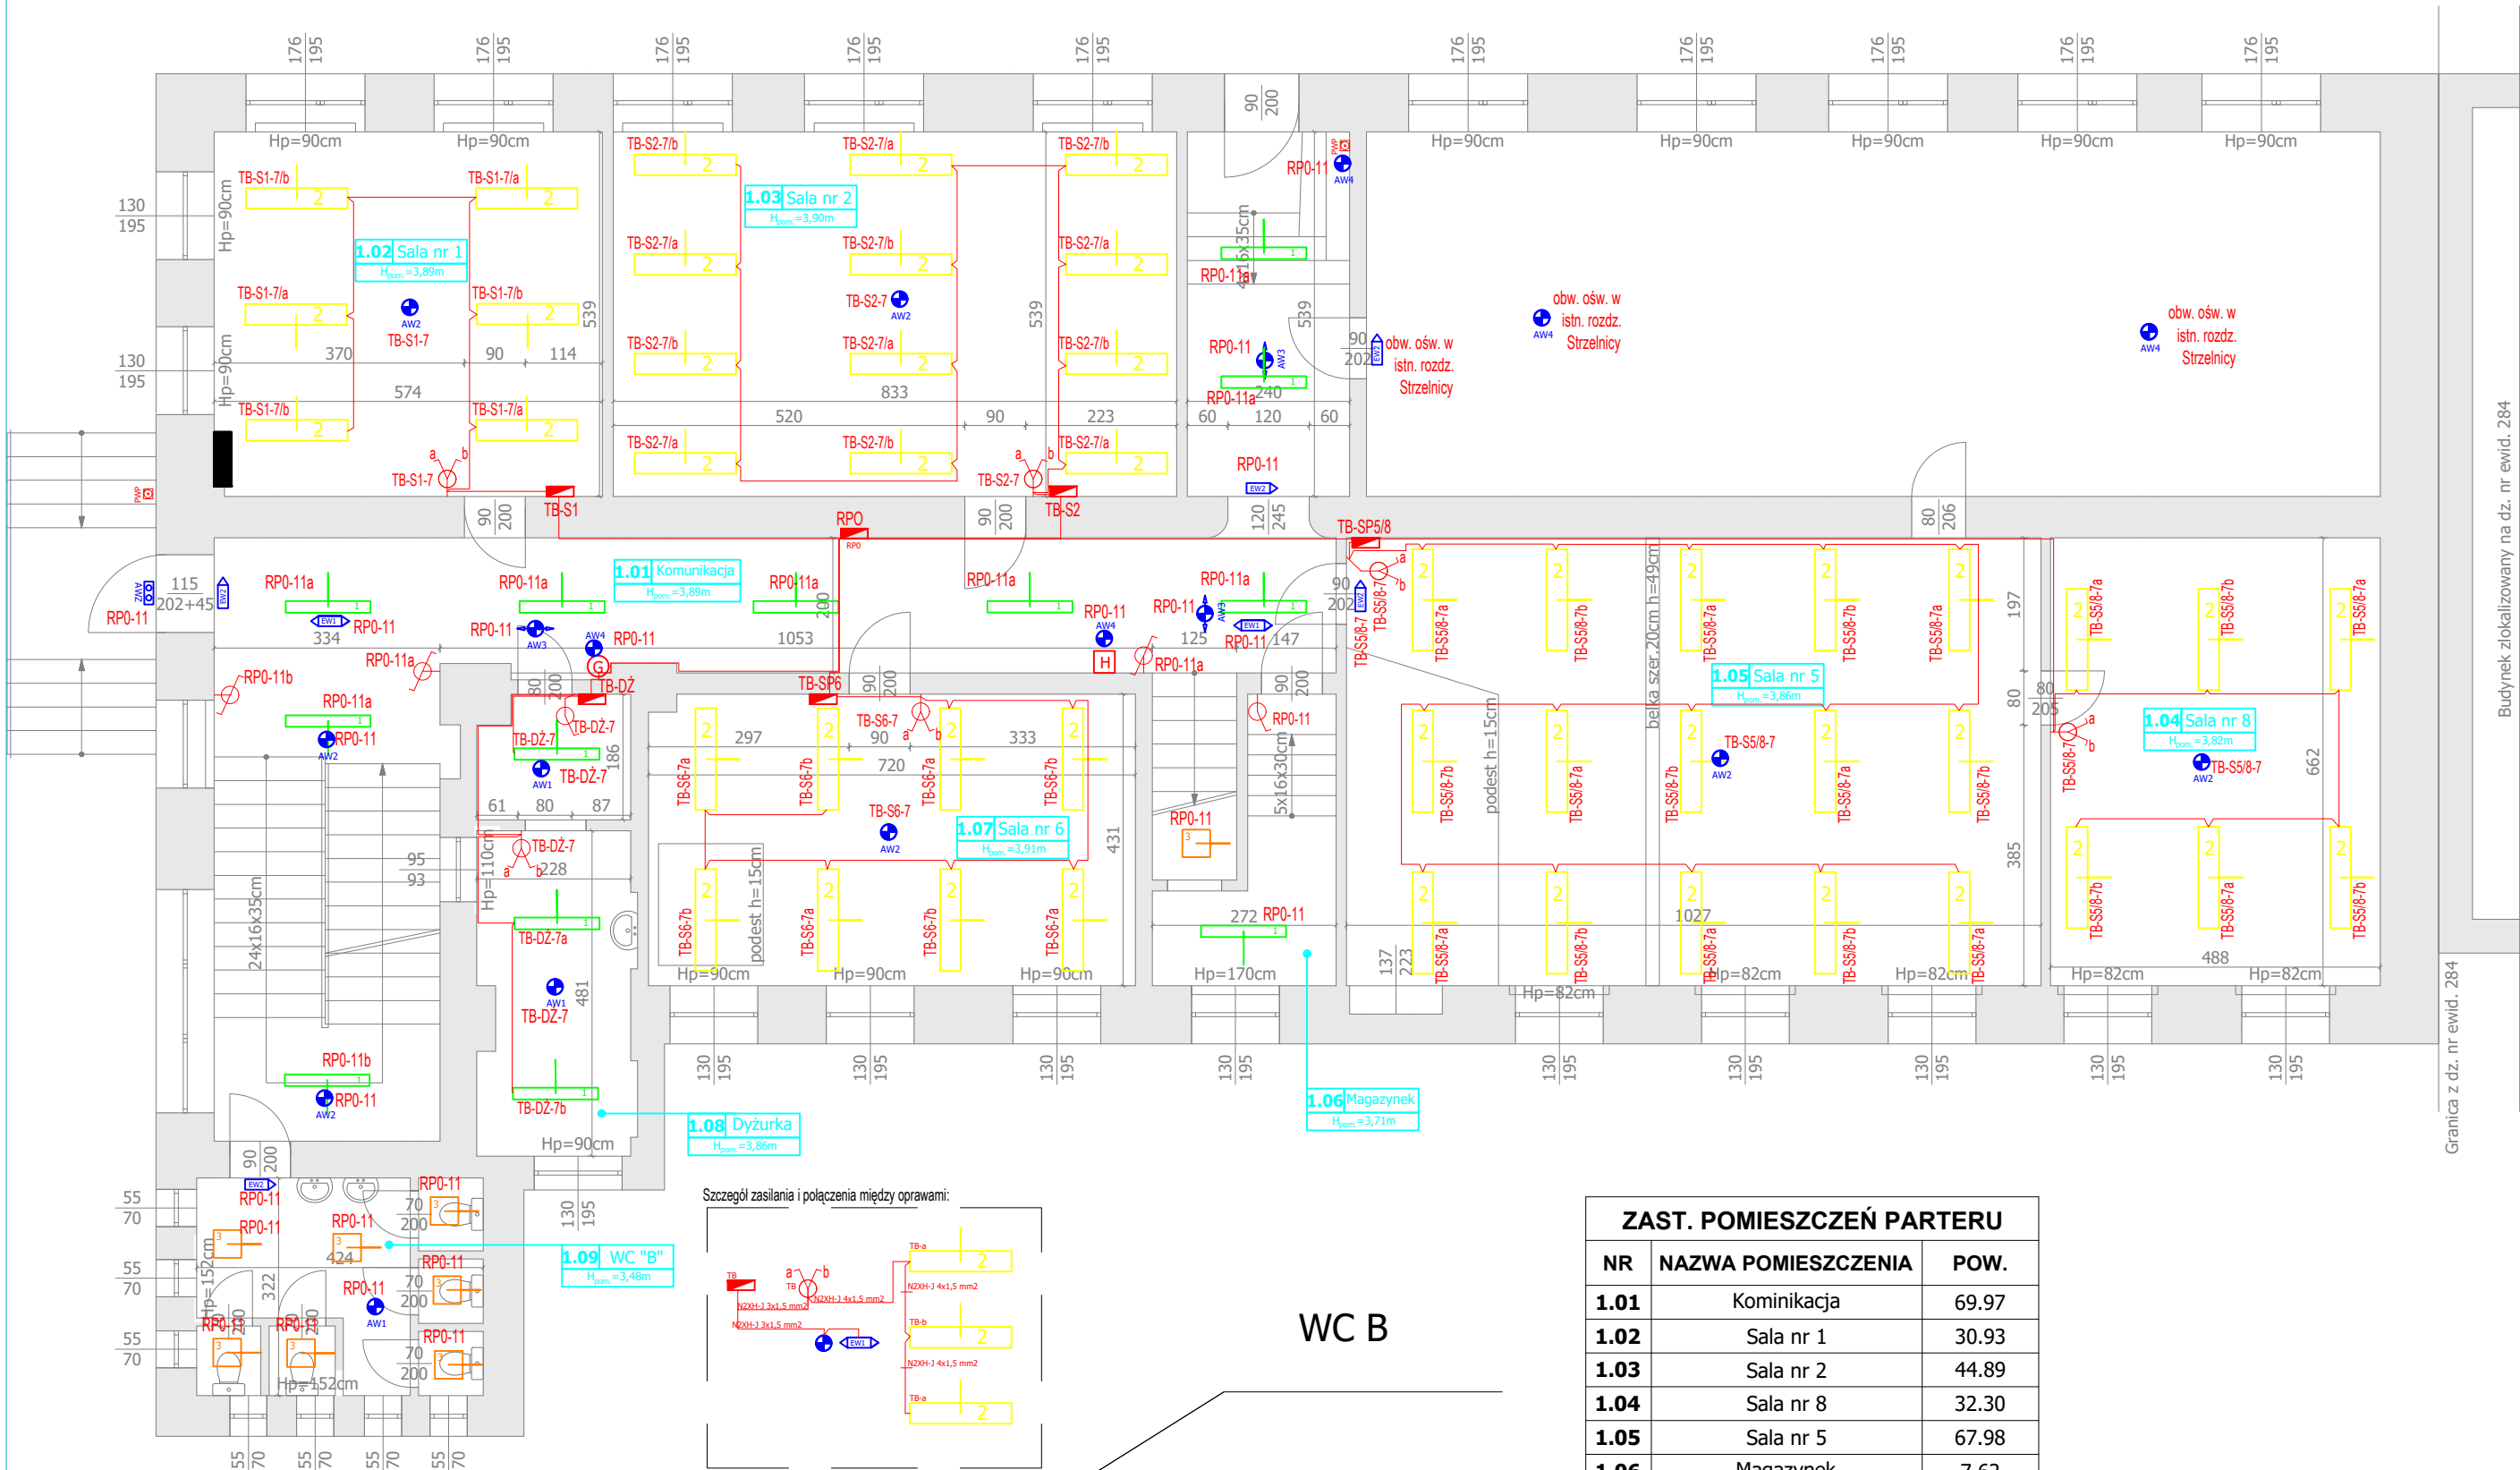

RZUT PARTERU

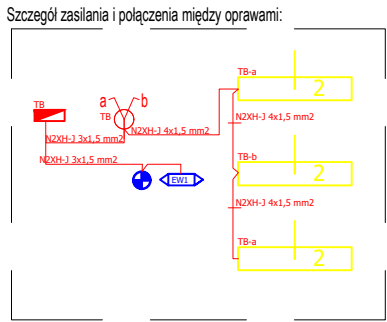

ZAST. POMIESZCZEŃ PARTERU		
NR	NAZWA POMIESZCZENIA	POW.
1.01	Kominikacja	69.97
1.02	Sala nr 1	30.93
1.03	Sala nr 2	44.89
1.04	Sala nr 8	32.30
1.05	Sala nr 5	67.98
1.06	Magazyn	7.62
1.07	Sala nr 6	30.91
1.08	Dyżurka	15.07
1.09	WC "B"	13.65
SUMA POWIERZCHNI		313.32

LEGENDA

1	Oprawa LED 1255x170x60, 4200lm, moc 29W, Ra>80, 4000K
2	Oprawa LED 1500x306x47, 5450lm, moc 43W, Ra>80, 4000K, UGR<19
3	Oprawa LED z wbudowanym mikrofalowym czujnikiem ruchu, 1950lm, moc 21W, Ra>80, 4000K
EW1	Oprawa awaryjna-ewakuacyjna dwustronna z piktogramem z autotestem, moc 1W, czas pracy awaryjnej 60 minut, typ pracy – jasny
EW2	Oprawa awaryjna-ewakuacyjna jednostronna z piktogramem z autotestem, moc 1W, czas pracy awaryjnej 60 minut, typ pracy – jasny
AW1	Oprawa awaryjna okrągła o symetrycznym rozsyle światła na dużych powierzchniach, moc 1W z autotestem, czas pracy awaryjnej 60 minut, typ pracy-ciemny, barwa światła-żółta
AW2	Oprawa awaryjna okrągła o symetrycznym rozsyle światła na dużych powierzchniach, moc 2W z autotestem, czas pracy awaryjnej 60 minut, typ pracy-ciemny, barwa światła-żółta
AW3	Oprawa awaryjna okrągła o korytarzowym rozsyle światła, moc 3W z autotestem, czas pracy awaryjnej 60 minut, typ pracy-ciemny, barwa światła-żółta
AW4	Oprawa awaryjna okrągła o symetrycznym rozsyle światła, moc 3W z autotestem, czas pracy awaryjnej 60 minut, typ pracy-ciemny, barwa światła-żółta
AWZ	Oprawa awaryjna o rozszerzonym zakresie temperatury otoczenia z autotestem, moc 1W z autotestem, czas pracy awaryjnej 60 minut, typ pracy-jasny przełączny
TB-S12	Projektowane rozdzielnice natynkowe w salach lekcyjnych i pomieszczeniach biurowych. Przykładowe oznaczenie: TB-tablica bezpiecznikowa, S12-sala nr 12
RP2	Projektowane rozdzielnice podtynkowe piętrowe. Przykładowe oznaczenie: RP2-rozdzielnica piętrowa, piętro 2
PWP	Skrzynka z elementem wykonawczym przeciwpożarowego wyłącznika prądu
RG	Rozdzielnica główna
PWP	Element uruchamiający (przycisk) przeciwpożarowego wyłącznika prądu z podwójną sygnalizacją LED
TB-S1-7/a	Przykładowe oznaczenie zasilania oprawy: Tablica bezpiecznikowa w sali nr 1, obwód 7, zapalana z łącznika świecznikowego-klawisz "a"
a b	Łącznik podtynkowy różne typy: świecznikowy, jednobiegunowy, schodowy, krzyżowy
H	Hydrant
G	Gaśnica

www.elektroinż.pl
tel: 512 446 972
e-mail: t.dabrowski@elektroinż.pl

ELEKTROINŻ
TOMASZ DĄBROWSKI

INWESTYCJA	"MODERNIZACJA INSTALACJI ELEKTRYCZNEJ W BUDYNKU A - ZSP nr 1" W TOMASZOWIE MAZOWIECKIM		
ADRES	UL. ŚW. ANTONIEGO 29, 97-200 TOMASZÓW MAZOWIECKI dz. nr ewid. 279/1, OBREB 12		
INWESTOR	"POWIAT TOMASZOWSKI 97-200 TOMASZÓW MAZOWIECKI, UL. ŚW. ANTONIEGO 41		
RYSunek	RZUT PARTERU - INSTALACJE OŚWIEtLENIA PODSTAWOWEGO I AWARYJNEGO		
PROJEKTANT Elektryka	mgr inż. Tomasz DĄBROWSKI upr. nr LOD/4535/PBE/21	Podpis:	
PROJEKTANT SPRAWDZAJĄCY Elektryka	mgr inż. Andrzej PRZYBYŁ upr. nr 162/02/WŁ	Podpis:	
BRANŻA ELEKTRYCZNA	SKALA 1:100	DATA 09.2024	NR E.6