



RZUT I PIĘTRA

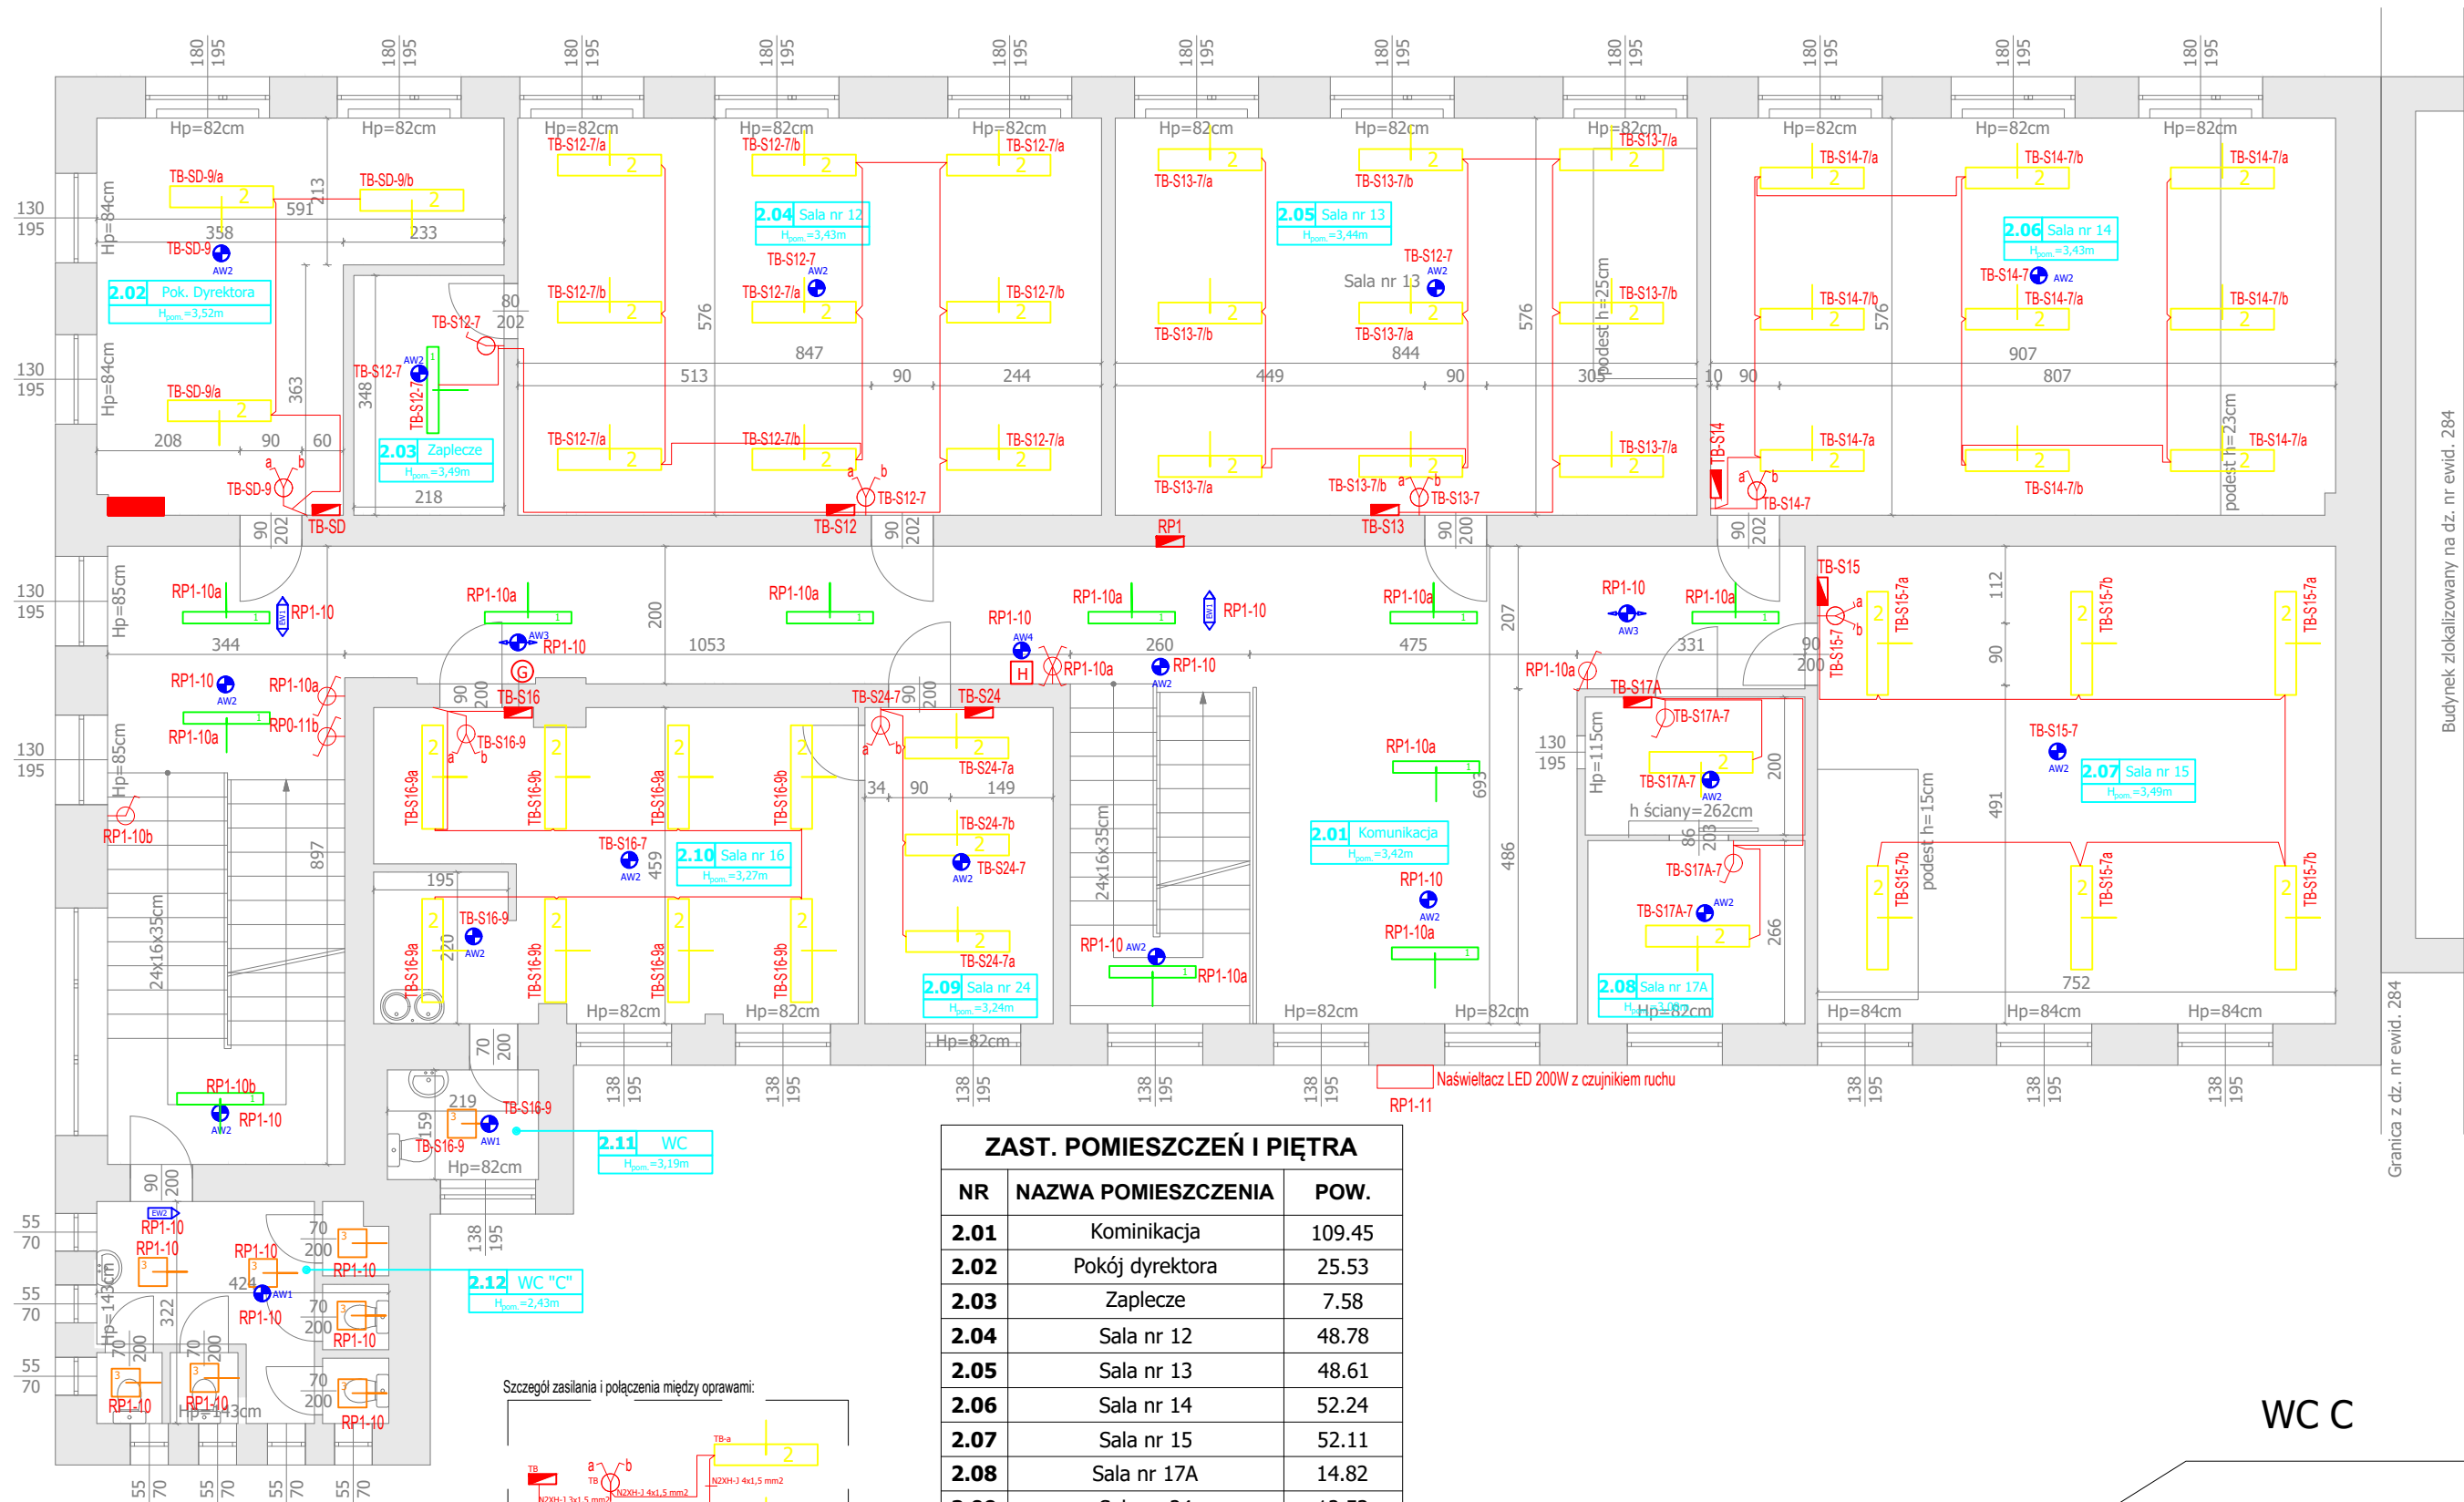

Szczegóły zasilania i połączenia między oprawami:

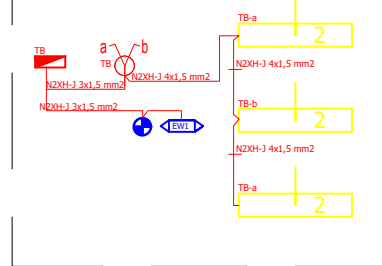

ZAST. POMIESZCZEŃ I PIĘTRA		
NR	NAZWA POMIESZCZENIA	POW.
2.01	Kominikacja	109.45
2.02	Pokój dyrektora	25.53
2.03	Zaplecze	7.58
2.04	Sala nr 12	48.78
2.05	Sala nr 13	48.61
2.06	Sala nr 14	52.24
2.07	Sala nr 15	52.11
2.08	Sala nr 17A	14.82
2.09	Sala nr 24	12.53
2.10	Sala nr 16	31.55
2.11	WC	3.48
2.12	WC "C"	13.51
SUMA POWIERZCHNI		420.19

RZUT PIĘTRA I

WC C

LEGENDA	
	Oprawa LED 1255x170x60, 4200lm, moc 29W, Ra>80, 4000K
	Oprawa LED 1500x306x47, 5450lm, moc 43W, Ra>80, 4000K, UGR<19
	Oprawa LED z wbudowanym mikrofalowym czujnikiem ruchu, 1950lm, moc 21W, Ra>80, 4000K
	Oprawa awaryjna-ewakuacyjna dwustronna z piktogramem z autotestem, moc 1W, czas pracy awaryjnej 60 minut, typ pracy - jasny
	Oprawa awaryjna-ewakuacyjna jednostronna z piktogramem z autotestem, moc 1W, czas pracy awaryjnej 60 minut, typ pracy - jasny
	Oprawa awaryjna okrągła o symetrycznym rozsyśle światła na dużych powierzchniach, moc 1W z autotestem, czas pracy awaryjnej 60 minut, typ pracy-ciemny, barwa światła-złota
	Oprawa awaryjna okrągła o symetrycznym rozsyśle światła na dużych powierzchniach, moc 2W z autotestem, czas pracy awaryjnej 60 minut, typ pracy-ciemny, barwa światła-złota
	Oprawa awaryjna okrągła o korytarzowym rozsyśle światła, moc 3W z autotestem, czas pracy awaryjnej 60 minut, typ pracy-ciemny, barwa światła-złota
	Oprawa awaryjna okrągła o symetrycznym rozsyśle światła, moc 3W z autotestem, czas pracy awaryjnej 60 minut, typ pracy-jasny przełączny
	Projektowane rozdzielnice natynkowe w salach lekcyjnych i pomieszczeniach biurowych. Przykładowe oznaczenie: TB-tablica bezpiecznikowa, S12-sala nr 12
	Projektowane rozdzielnice podtynkowe piętrowe. Przykładowe oznaczenie: RP2-rozdzielnica piętrowa, piętro 2
	Skrzynka z elementem wykonawczym przeciwpożarowego wyłącznika prądu
	Rozdzielnica główna
	Element uruchamiający (przycisk) przeciwpożarowego wyłącznika prądu z podwójną sygnalizacją LED
	Przykładowe oznaczenie zasilania oprawy: Tablica bezpiecznikowa w sali nr 1, obwód 7, zasilana z łącznika świecznikowego-klawisz "a"
	Łącznik podtynkowy różne typy: świecznikowy, jednobiegunowy, schodowy, krzyżowy
	Hydrant
	Gaśnica

www.elektroinż.pl
tel: 512 446 972
e-mail: t.dabrowski@elektroinż.pl

ELEKTROINŻ
TOMASZ DĄBROWSKI

INWESTYCJA	"MODERNIZACJA INSTALACJI ELEKTRYCZNEJ W BUDYNKU A - ZSP nr 1" W TOMASZOWIE MAZOWIECKIM		
ADRES	UL. ŚW. ANTONIEGO 29, 97-200 TOMASZÓW MAZOWIECKI dz. nr ewid. 279/1, OBREB 12		
INWESTOR	"POWIAT TOMASZOWSKI 97-200 TOMASZÓW MAZOWIECKI, UL. ŚW. ANTONIEGO 41		
RYSunek	RZUT PIĘTRA I - INSTALACJE OŚWIETLENIA PODSTAWOWEGO I AWARYJNEGO		
PROJEKTANT Elektryka	mgr inż. Tomasz DĄBROWSKI upr. nr LOD/4535/PBE/21	Podpis:	
PROJEKTANT SPRAWDZAJĄCY Elektryka	mgr inż. Andrzej PRZYBYŁ upr. nr 162/02/WŁ	Podpis:	
BRANŻA ELEKTRYCZNA	SKALA 1:100	DATA 09.2024	NR E.7