
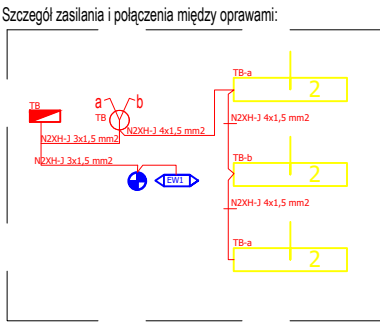


RZUT II PIĘTRA

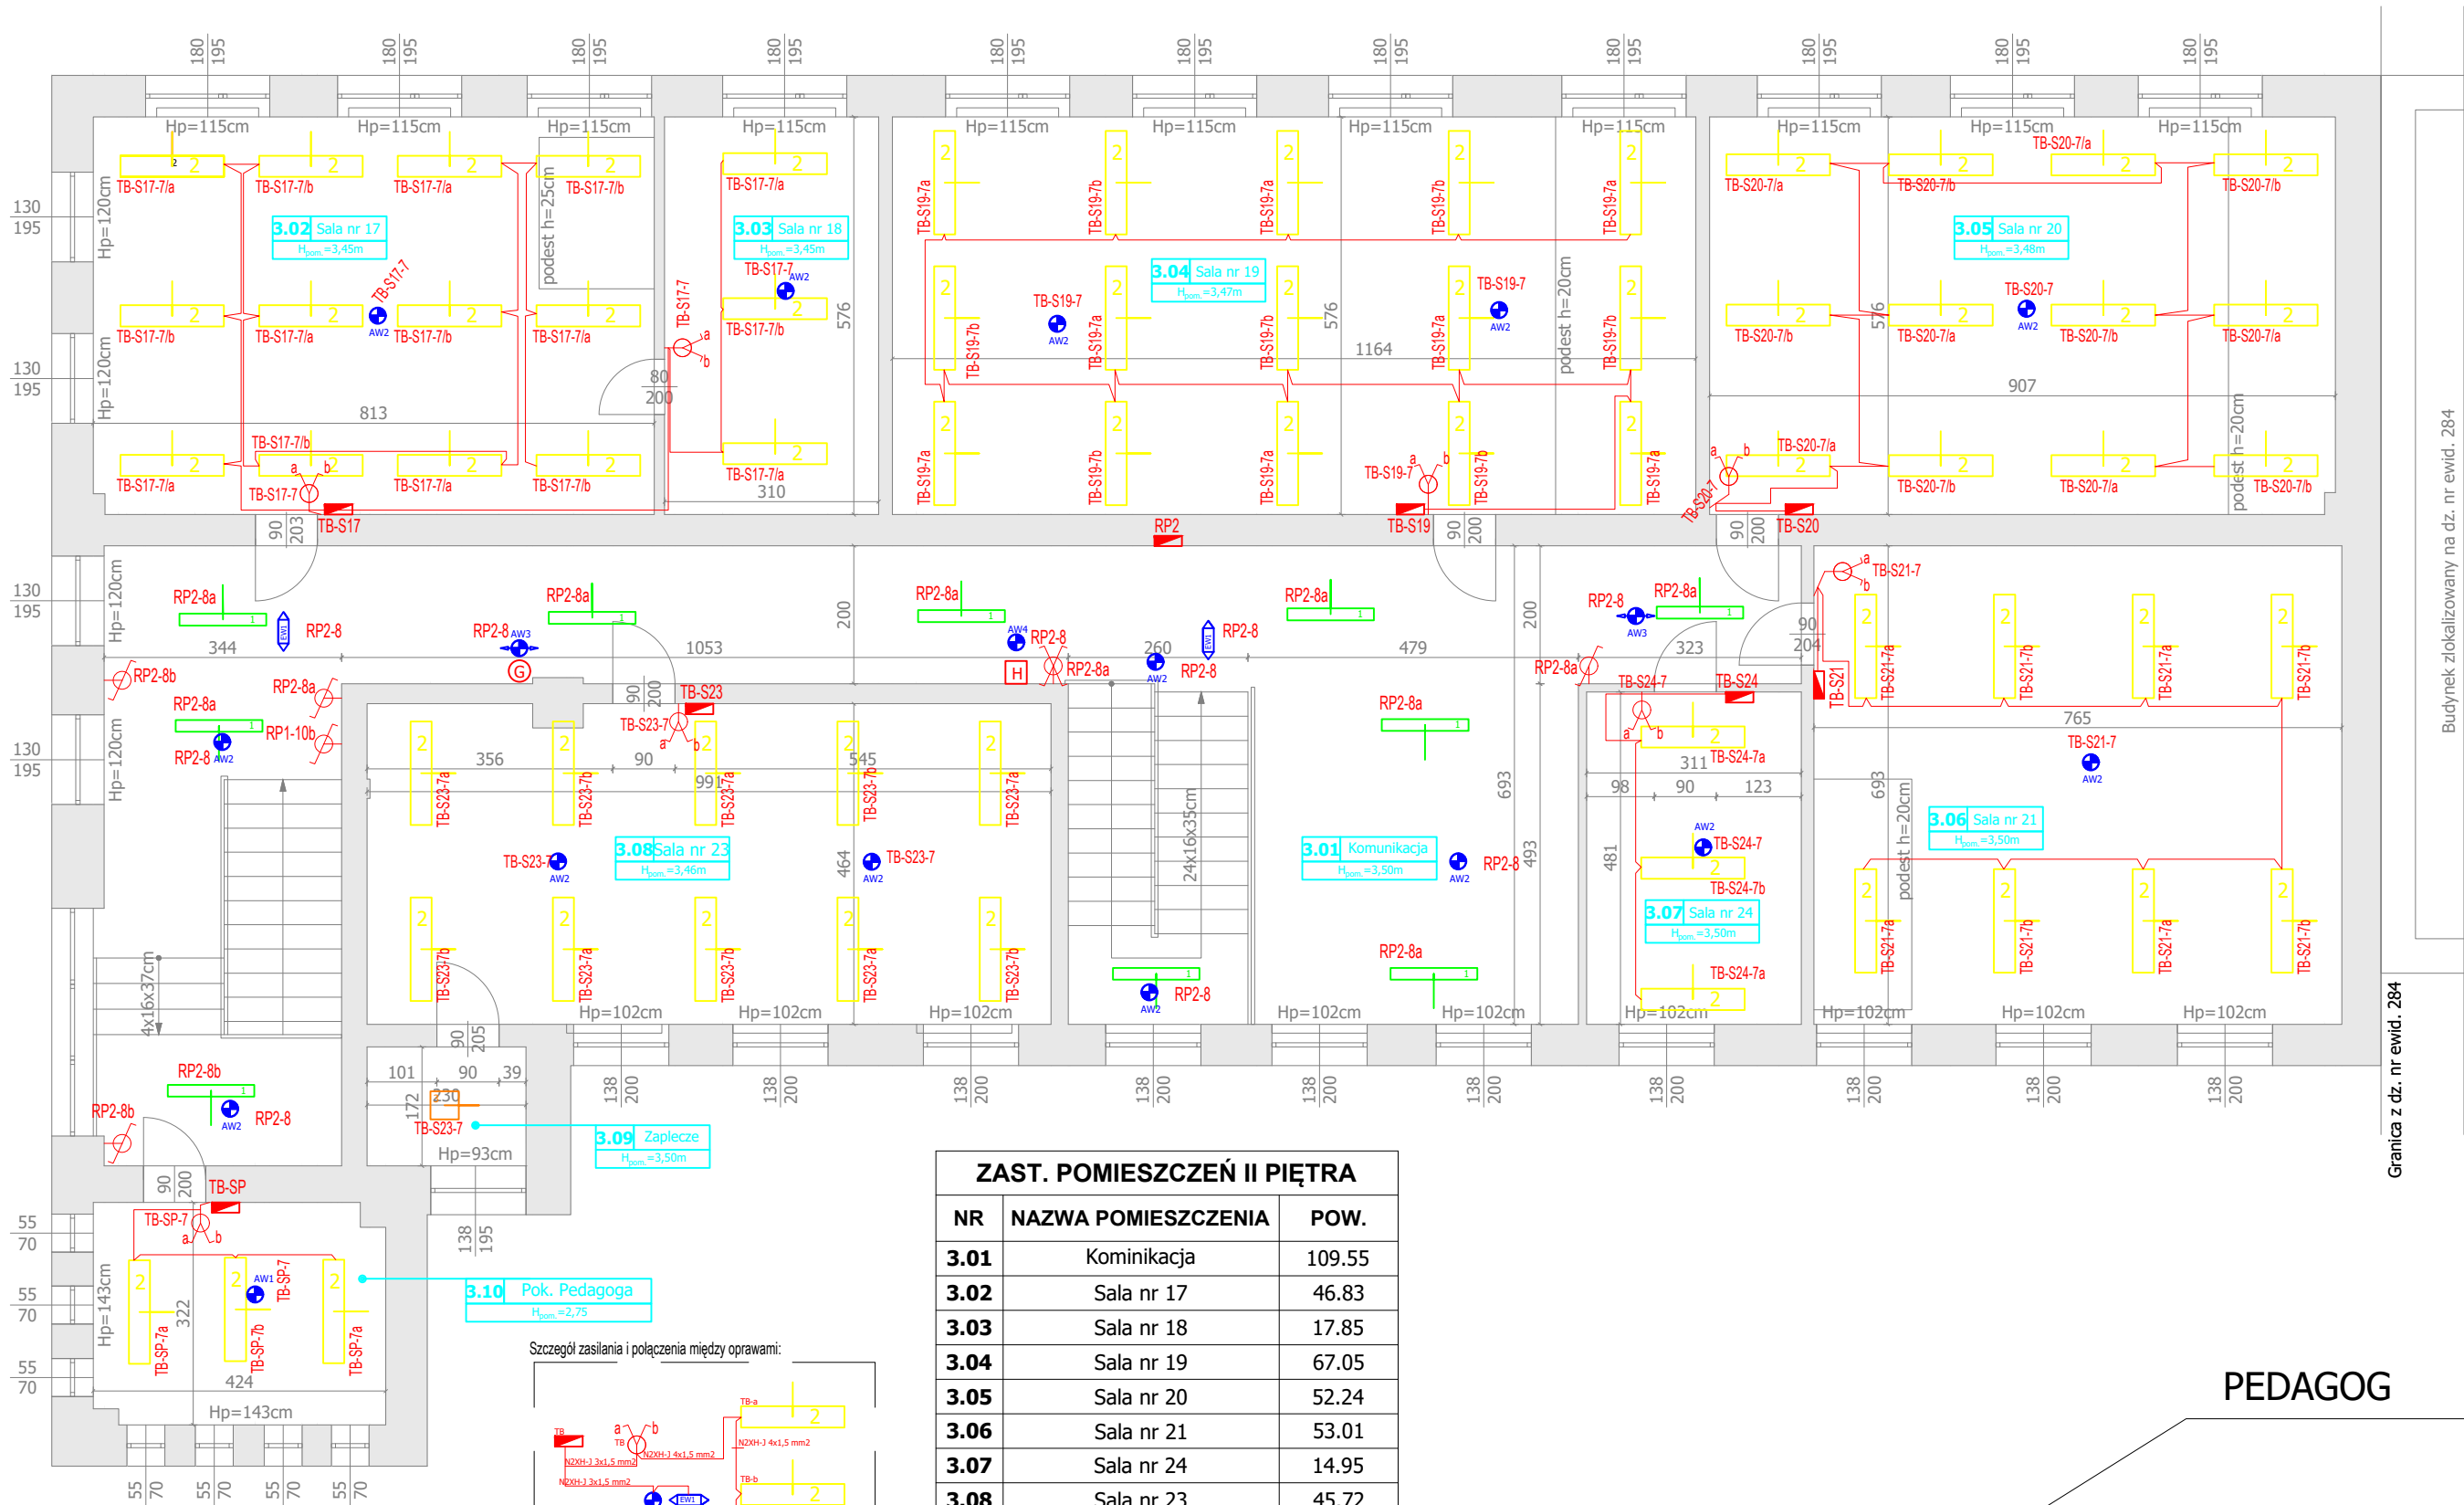

ZAST. POMIESZCZEŃ II PIĘTRA		
NR	NAZWA POMIESZCZENIA	POW.
3.01	Komunikacja	109.55
3.02	Sala nr 17	46.83
3.03	Sala nr 18	17.85
3.04	Sala nr 19	67.05
3.05	Sala nr 20	52.24
3.06	Sala nr 21	53.01
3.07	Sala nr 24	14.95
3.08	Sala nr 23	45.72
3.09	Zaplecze	3.95
3.10	Pokój pedagoga	13.43
SUMA POWIERZCHNI		424.58

RZUT PIĘTRA II

PEDAGOG

LEGENDA	
	Oprawa LED 1255x170x60, 4200lm, moc 29W, Ra>80, 4000K
	Oprawa LED 1500x306x47, 5450lm, moc 43W, Ra>80, 4000K, UGR<19
	Oprawa LED z wbudowanym mikrofalowym czujnikiem ruchu, 1950lm, moc 21W, Ra>80, 4000K
	Oprawa awaryjna-ewakuacyjna dwustronna z piktogramem z autotestem, moc 1W, czas pracy awaryjnej 60 minut, typ pracy - jasny
	Oprawa awaryjna-ewakuacyjna jednostronna z piktogramem z autotestem, moc 1W, czas pracy awaryjnej 60 minut, typ pracy - jasny
	Oprawa awaryjna okrągła o symetrycznym rozsyłe światła na dużych powierzchniach, moc 1W z autotestem, czas pracy awaryjnej 60 minut, typ pracy-ciemny, barwa światła-zimna
	Oprawa awaryjna okrągła o symetrycznym rozsyłe światła na dużych powierzchniach, moc 2W z autotestem, czas pracy awaryjnej 60 minut, typ pracy-ciemny, barwa światła-zimna
	Oprawa awaryjna okrągła o symetrycznym rozsyłe światła, moc 3W z autotestem, czas pracy awaryjnej 60 minut, typ pracy-ciemny, barwa światła-zimna
	Oprawa awaryjna okrągła o symetrycznym rozsyłe światła, moc 3W z autotestem, czas pracy awaryjnej 60 minut, typ pracy-jasny, barwa światła-zimna
	Oprawa awaryjna o rozszerzonym zakresie temperatury otoczenia z autotestem, moc 1W z autotestem, czas pracy awaryjnej 60 minut, typ pracy-jasny, barwa światła-zimna
	Projektowane rozdzielnice natynkowe w salach lekcyjnych i pomieszczeniach biurowych. Przykładowe oznaczenie: TB-tabela bezpiecznikowa, S12-sala nr 12
	Projektowane rozdzielnice podtynkowe piętrowe. Przykładowe oznaczenie: RP2-rozdzielnica piętrowa, piętro 2
	Skrzynka z elementem wykonawczym przeciwpożarowego wyłącznika prądu
	Rozdzielnica główna
	Element uruchamiający (przycisk) przeciwpożarowego wyłącznika prądu z podwójną sygnalizacją LED
	Przykładowe oznaczenie zasilania oprawy: Tablica bezpiecznikowa w sali nr 1, obwód 7, zasilana z łącznika świecznikowego-klawisz "a"
	Łącznik podtynkowy różne typy: świecznikowy, jednobiegunowy, schodowy, krzyżowy
	Hydrant
	Gaśnica

www.elektroinż.pl tel: 512 446 972 e-mail: t.dabrowski@elektroinż.pl ELEKTROINŻ TOMASZ DĄBROWSKI			
INWESTYCJA		"MODERNIZACJA INSTALACJI ELEKTRYCZNEJ W BUDYNKU A - ZSP nr 1" W TOMASZOWIE MAZOWIECKIM	
ADRES		UL. ŚW. ANTONIEGO 29, 97-200 TOMASZÓW MAZOWIECKI dz. nr ewid. 279/1, OBREB 12	
INWESTOR		"POWIAT TOMASZOWSKI 97-200 TOMASZÓW MAZOWIECKI, UL. ŚW. ANTONIEGO 41	
RYSUNEK		RZUT PIĘTRA II - INSTALACJE OŚWIETLENIA PODSTAWOWEGO I AWARYJNEGO	
PROJEKTANT Elektryka		mgr inż. Tomasz DĄBROWSKI upr. nr LOD/4535/PBE/21	Podpis:
PROJEKTANT SPRAWDZAJĄCY Elektryka		mgr inż. Andrzej PRZYBYŁ upr. nr 162/02/WŁ	Podpis:
BRANŻA ELEKTRYCZNA		SKALA 1:100	DATA 09.2024
			NR E.8