


LEGENDA	
ZK3	Istniejące złącze kablowe ZK3 w elewacji budynku
PWP	Element wykonawczy przeciwpożarowego wyłącznika prądu w obudowie termoutwardzalnej
PWP	Element uruchamiający przeciwpożarowy wyłącznik prądu-przycisk z podwójną sygnalizacją LED
RPxx	Rozdzielnice obiektove
YKXS 4x120mm2	Zasilanie budynku, Kabel YKXS 4x120mm2
N2XH-J 5x16mm2	Przewody wlv trójfazowe N2XH-J 5x16mm2
N2HX-J 5x6mm2	Przewody wlv trójfazowe N2XH-J 5x6mm2
N2XH-J 3x6mm2	Przewody wlv jednofazowe N2XH-J 5x4mm2
N2HX-J 3x4mm2	Przewody wlv jednofazowe N2XH-J 5x16mm2
N2XH-J xxx mm2	Przewody odpływowe różne typy: N2XH-J (5x4, 4x1,5, 3x2,5, mm2
YKY 5x16mm2	Istn. wlv trójfazowy – zasilanie rozd. Strzelnicy

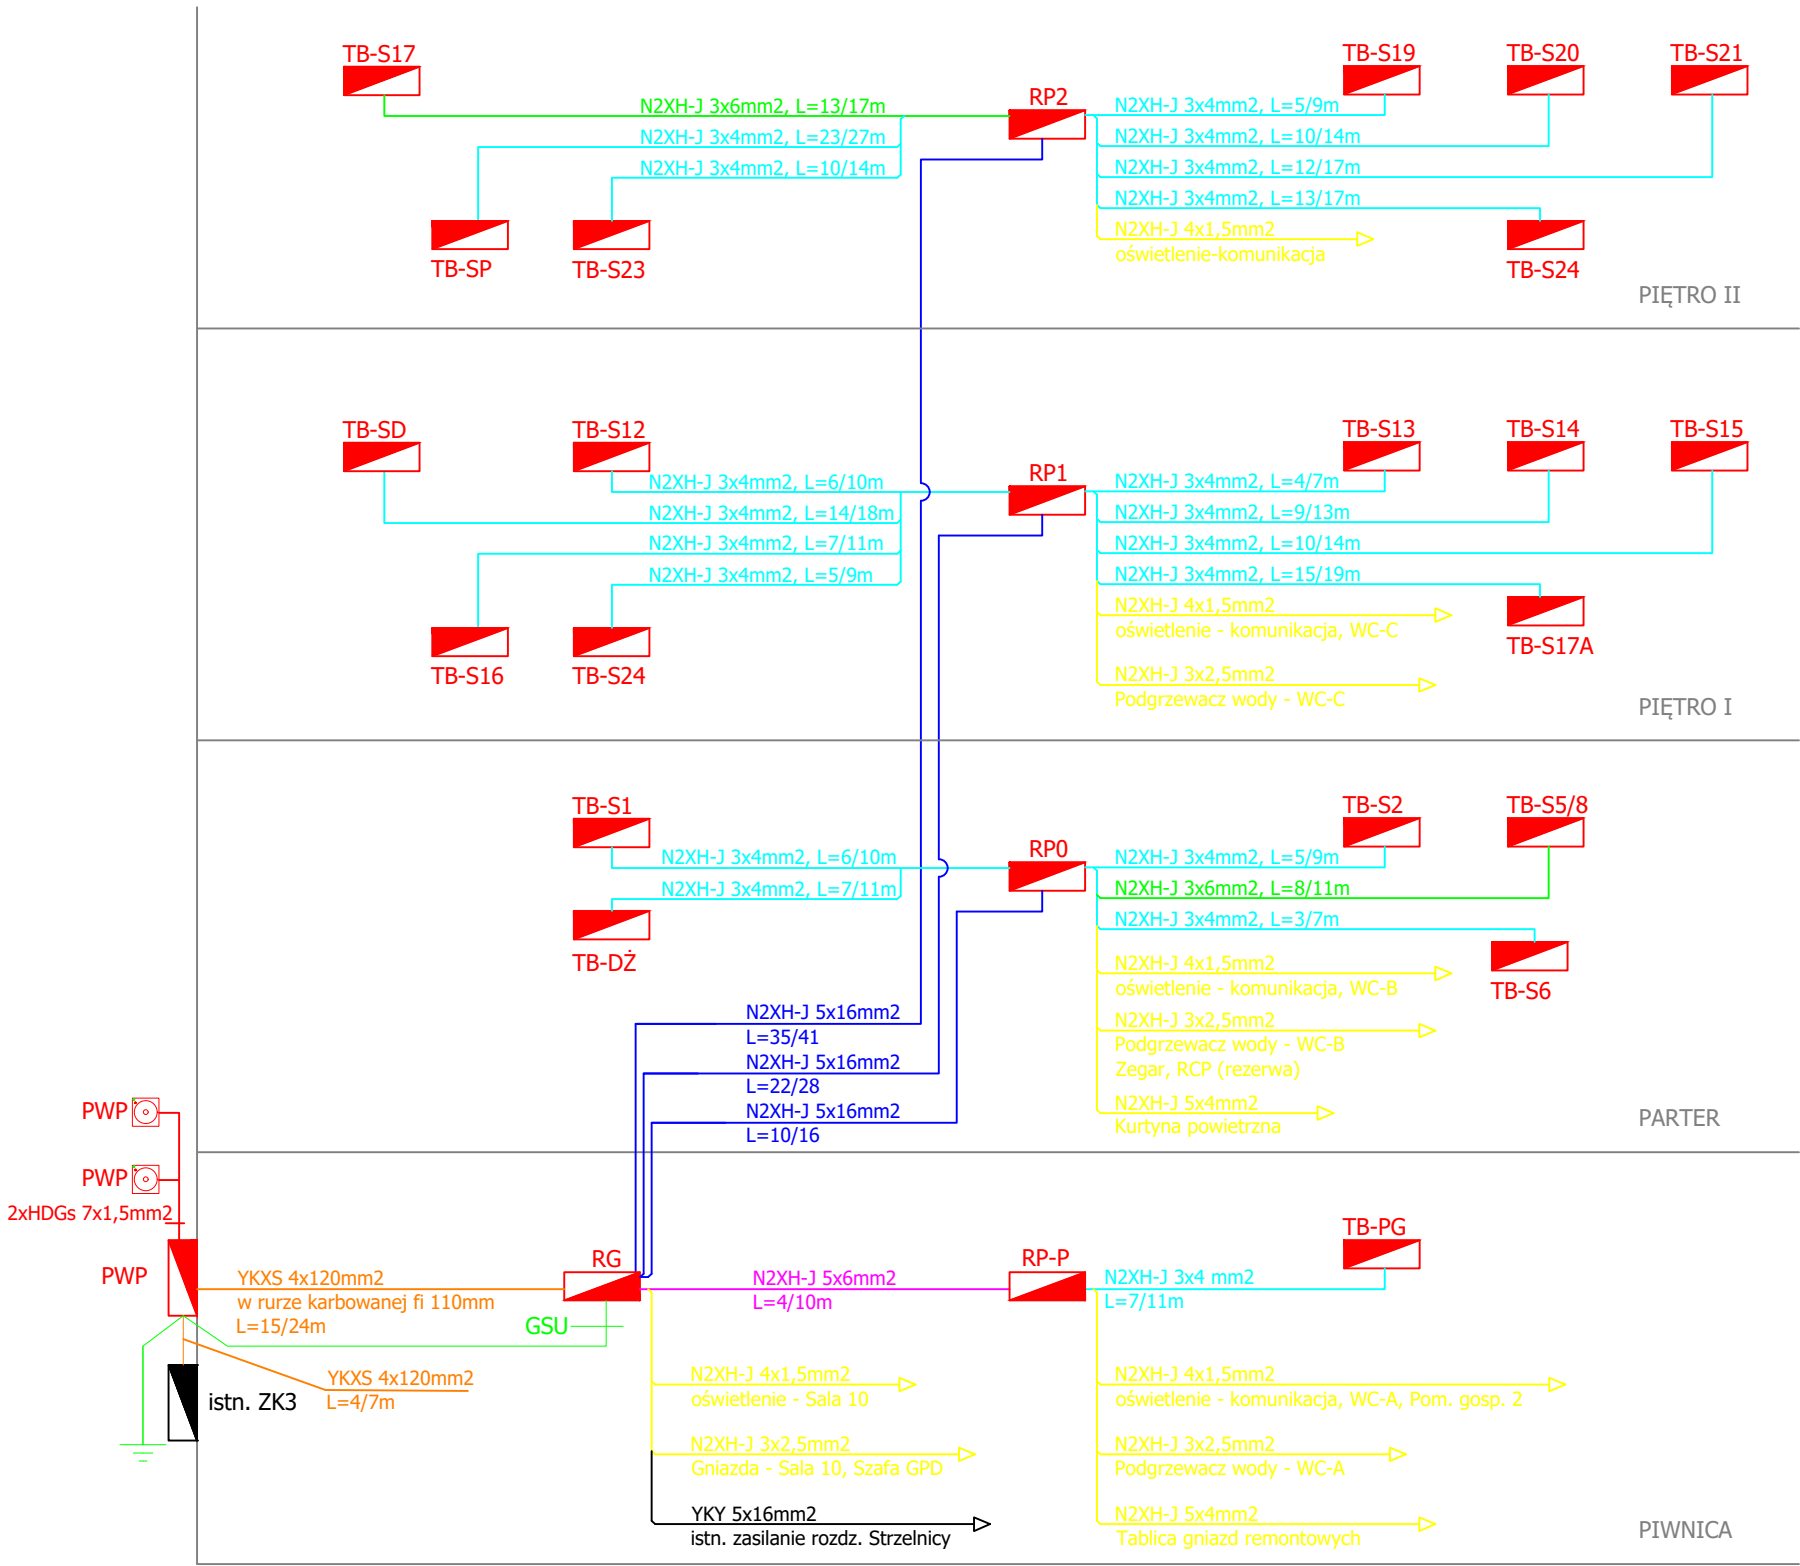

www.elektroinż.pl
tel: 512 446 972
e-mail: t.dabrowski@elektroinż.pl

ELEKTROINŻ
TOMASZ DĄBROWSKI

INWESTYCJA
"MODERNIZACJA INSTALACJI ELEKTRYCZNEJ
W BUDYNKU A - ZSP nr 1"
W TOMASZOWIE MAZOWIECKIM

ADRES
UL. ŚW. ANTONIEGO 29, 97-200 TOMASZÓW MAZ.
dz. nr ewid. 279/1, OBRĘB 12

INWESTOR
"POWIAT TOMASZOWSKI
97-200 TOMASZÓW MAZOWIECKI, UL. ŚW. ANTONIEGO 41

RYSunek
**SCHEMAT GŁÓWNY ZASILANIA
I POŁĄCZEŃ WLZ**

**PROJEKTANT
ELEKTRYKA**
mgr inż. Tomasz Dąbrowski
upr. nr LOD/4535/PBE/21

**PROJEKTANT
SPRAWDZAJĄCY
ELEKTRYKA**
mgr inż. Andrzej Przybył
upr. nr 162/02/WŁ

BRANŻA
ELEKTRYCZNA

SKALA
1/100

DATA
09.2024

NR
E.9